
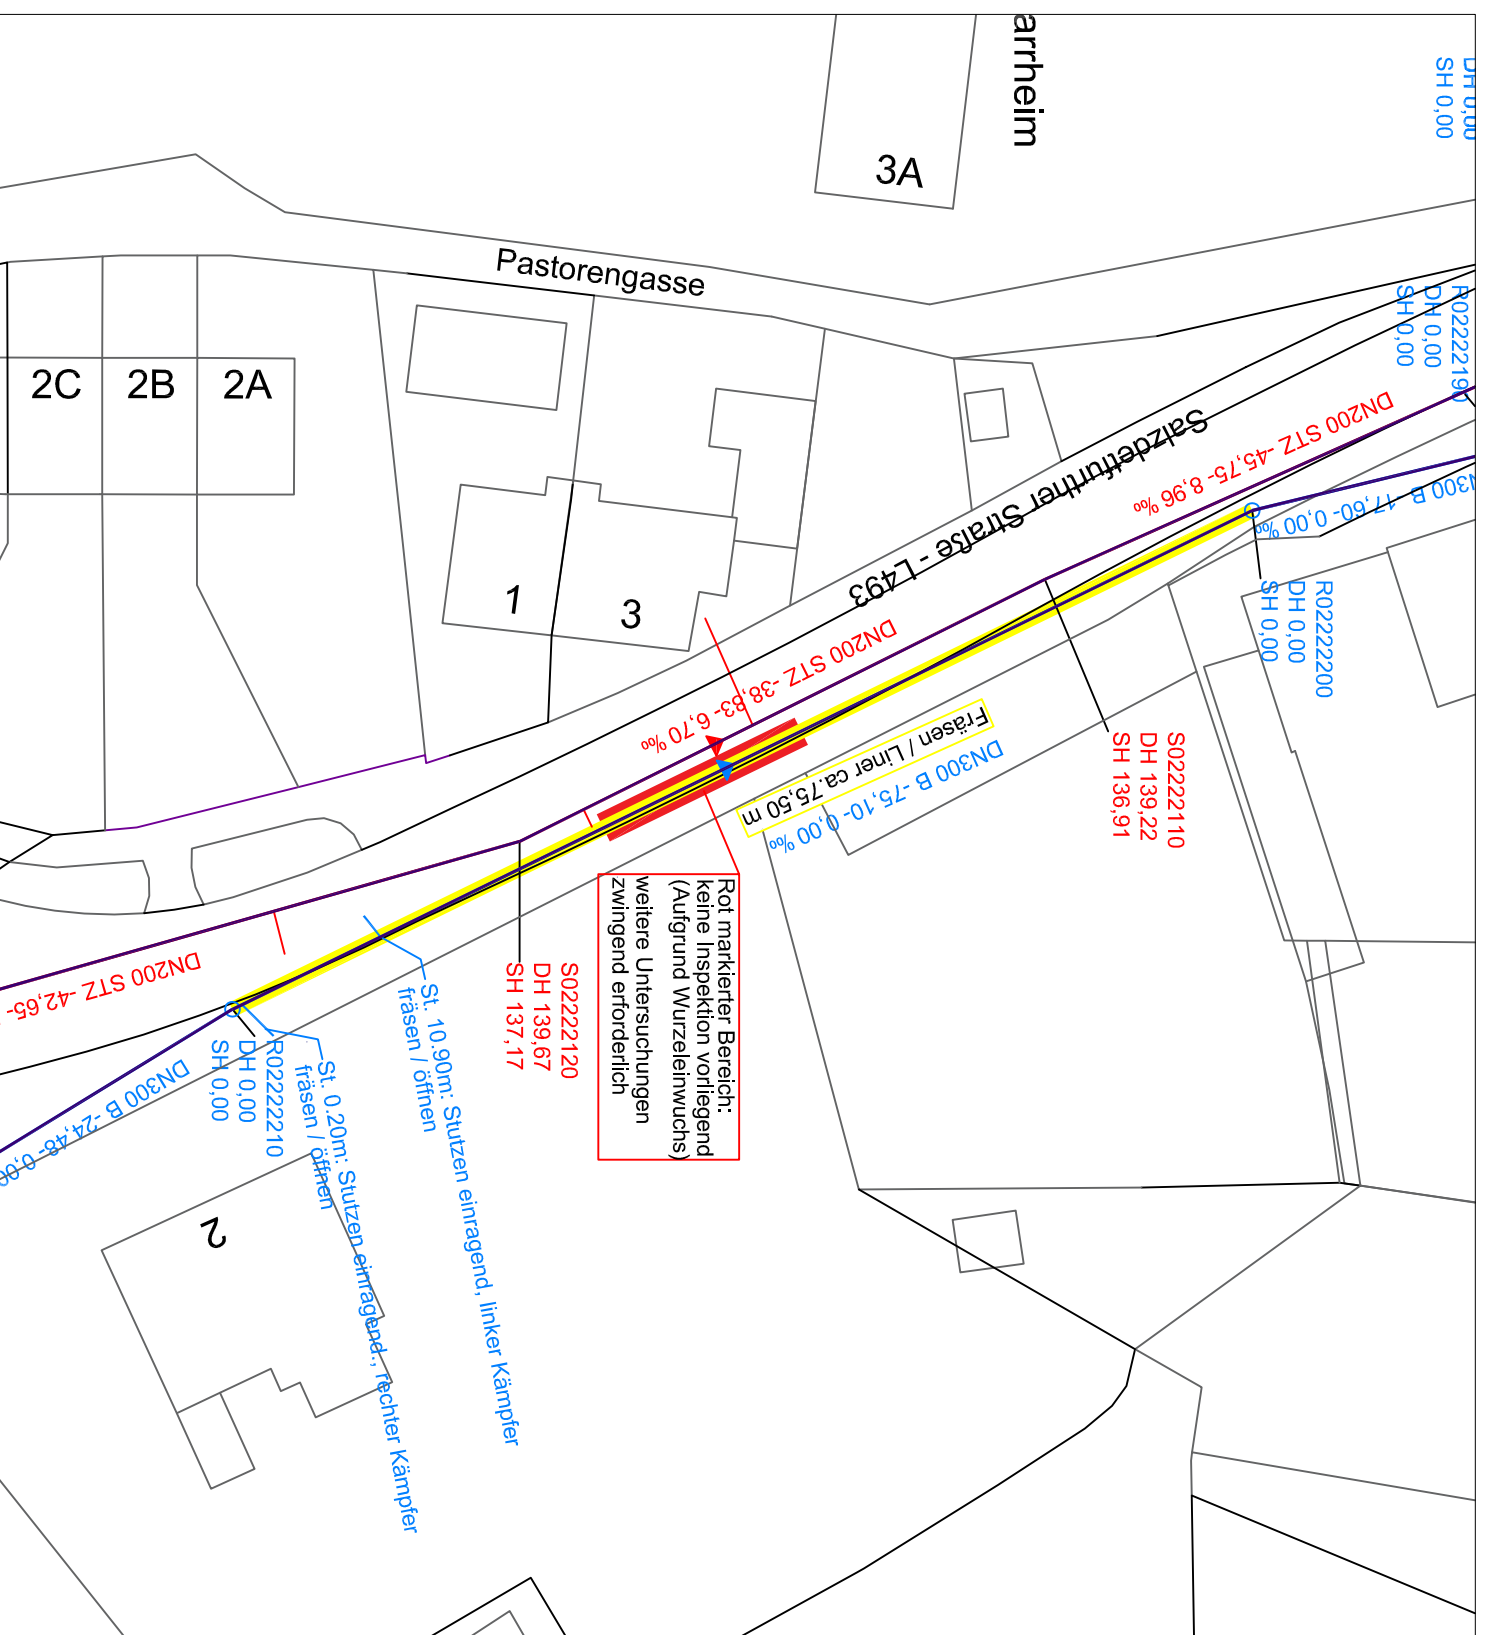


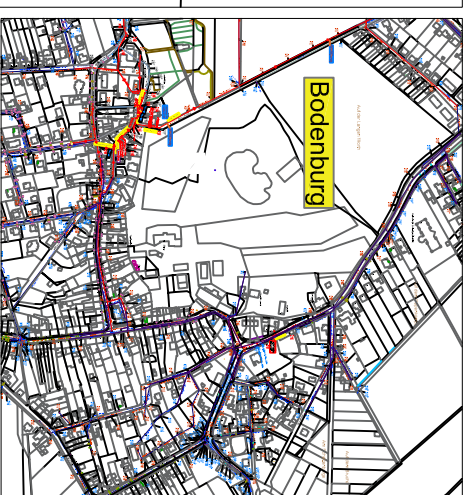

Gepannter Liner, unter Angabe der Länge (Im Zuge einer Voruntersuchung ist diese zu überprüfen)

Die zu sanierenden Leitungen sind im Vorfeld mittels HD-Reinigung zu reinigen und (Längen, Nennweiten und Stationen anbindender Leitungen) aufzunehmen.

**Liner und Kurzliniermaßnahmen
im Einzugsgebiet der
Stadt Bad Salzdetfurth
Bodenburg - Salzdetfurth Str.**

Ausschreibungsplan

Maßstab: 1:500	Plan Nr. 101-07
----------------	-----------------

Lageplan - Sanierung	Datum: 17.02.2026
----------------------	-------------------

Planer / Zeichner: GG