


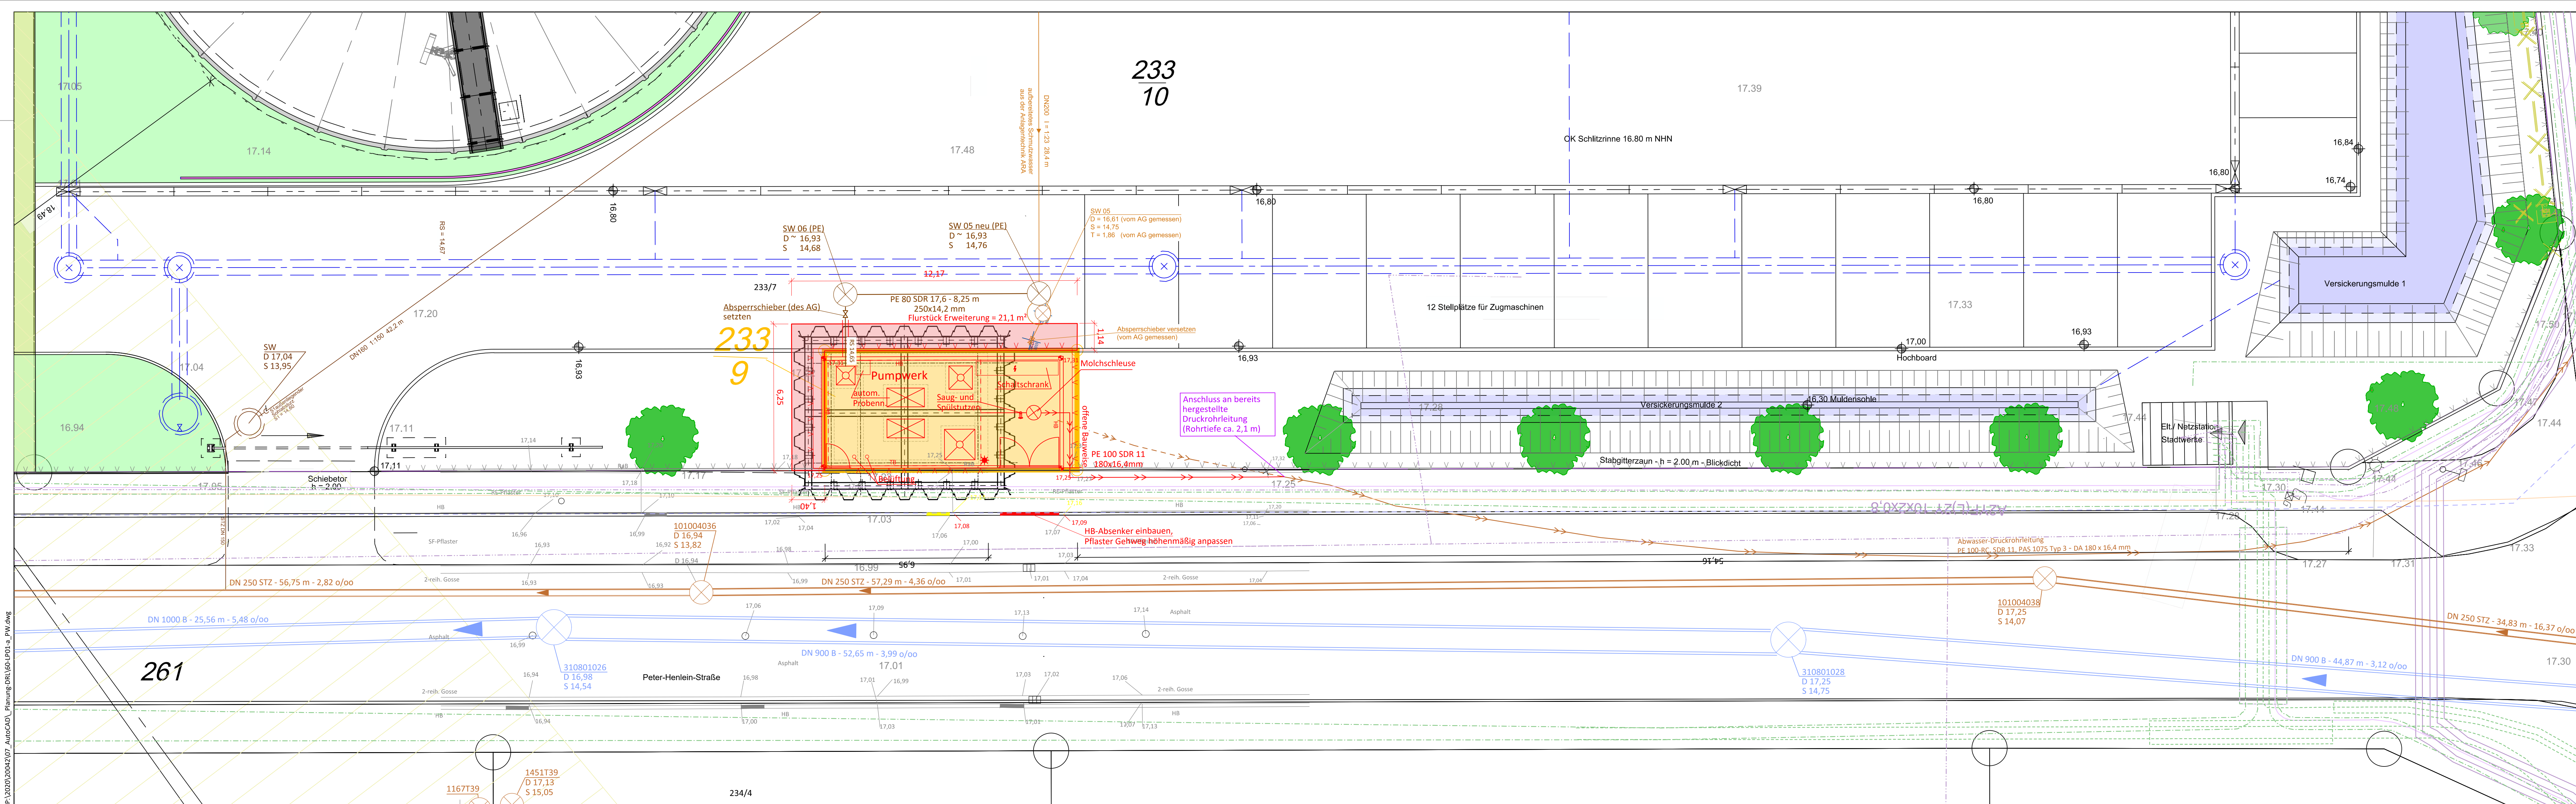

Zeichenerklärung

Bestand / Vermessung

	Flurstücksgrenze		Straßenablauf		Flurstück
	Geländegehöhen		Hochbord		
	Zaun		Tiefbord		

Planung

	Neubau		SW - Kanal
	Höhen		Druckrohrleitung
	Rückbau		Flurstück Erweiterung
	Zaun		
	Straßenablauf		

Bestand Leitungen

	SW - Kanal		Trinkwasser
	RW - Kanal		Beleuchtung
	Anschlussstg. vom Betrieb "Badenhop"		Druckrohrleitung
	Fernmelde		
	Elektro		
	Gas		

Alle in dem Plan eingetragenen Leitungen sind nach zu erfolgender Abstimmung mit dem Leitungsträger vor Ort zu überprüfen. Die Vollständigkeit und Angaben der Art, Lage, Dimension, Verlegetiefe und des Materials sind unveränderlich.

a	Erstausgabe	08.09.26	Be / Le
Index	Beschreibung	Datum	bearb. / gez.

Stadt Verden	
---------------------	---

Neubau Pumpwerk Peter-Henlein-Straße
Projekt-Nr. 2025-8314-2039

Lageplan Pumpwerk

aufgestellt:	Maßstab: 1 : 100
Stadt Verden	bearbeitet:

	Celle, 8. September 2026	gezeichnet:
		Anlage
		Registrier-Nr.:

	20042-60-LP01-a			
	UTM	GK3	GK4	Jokai
	Grundplan:			